
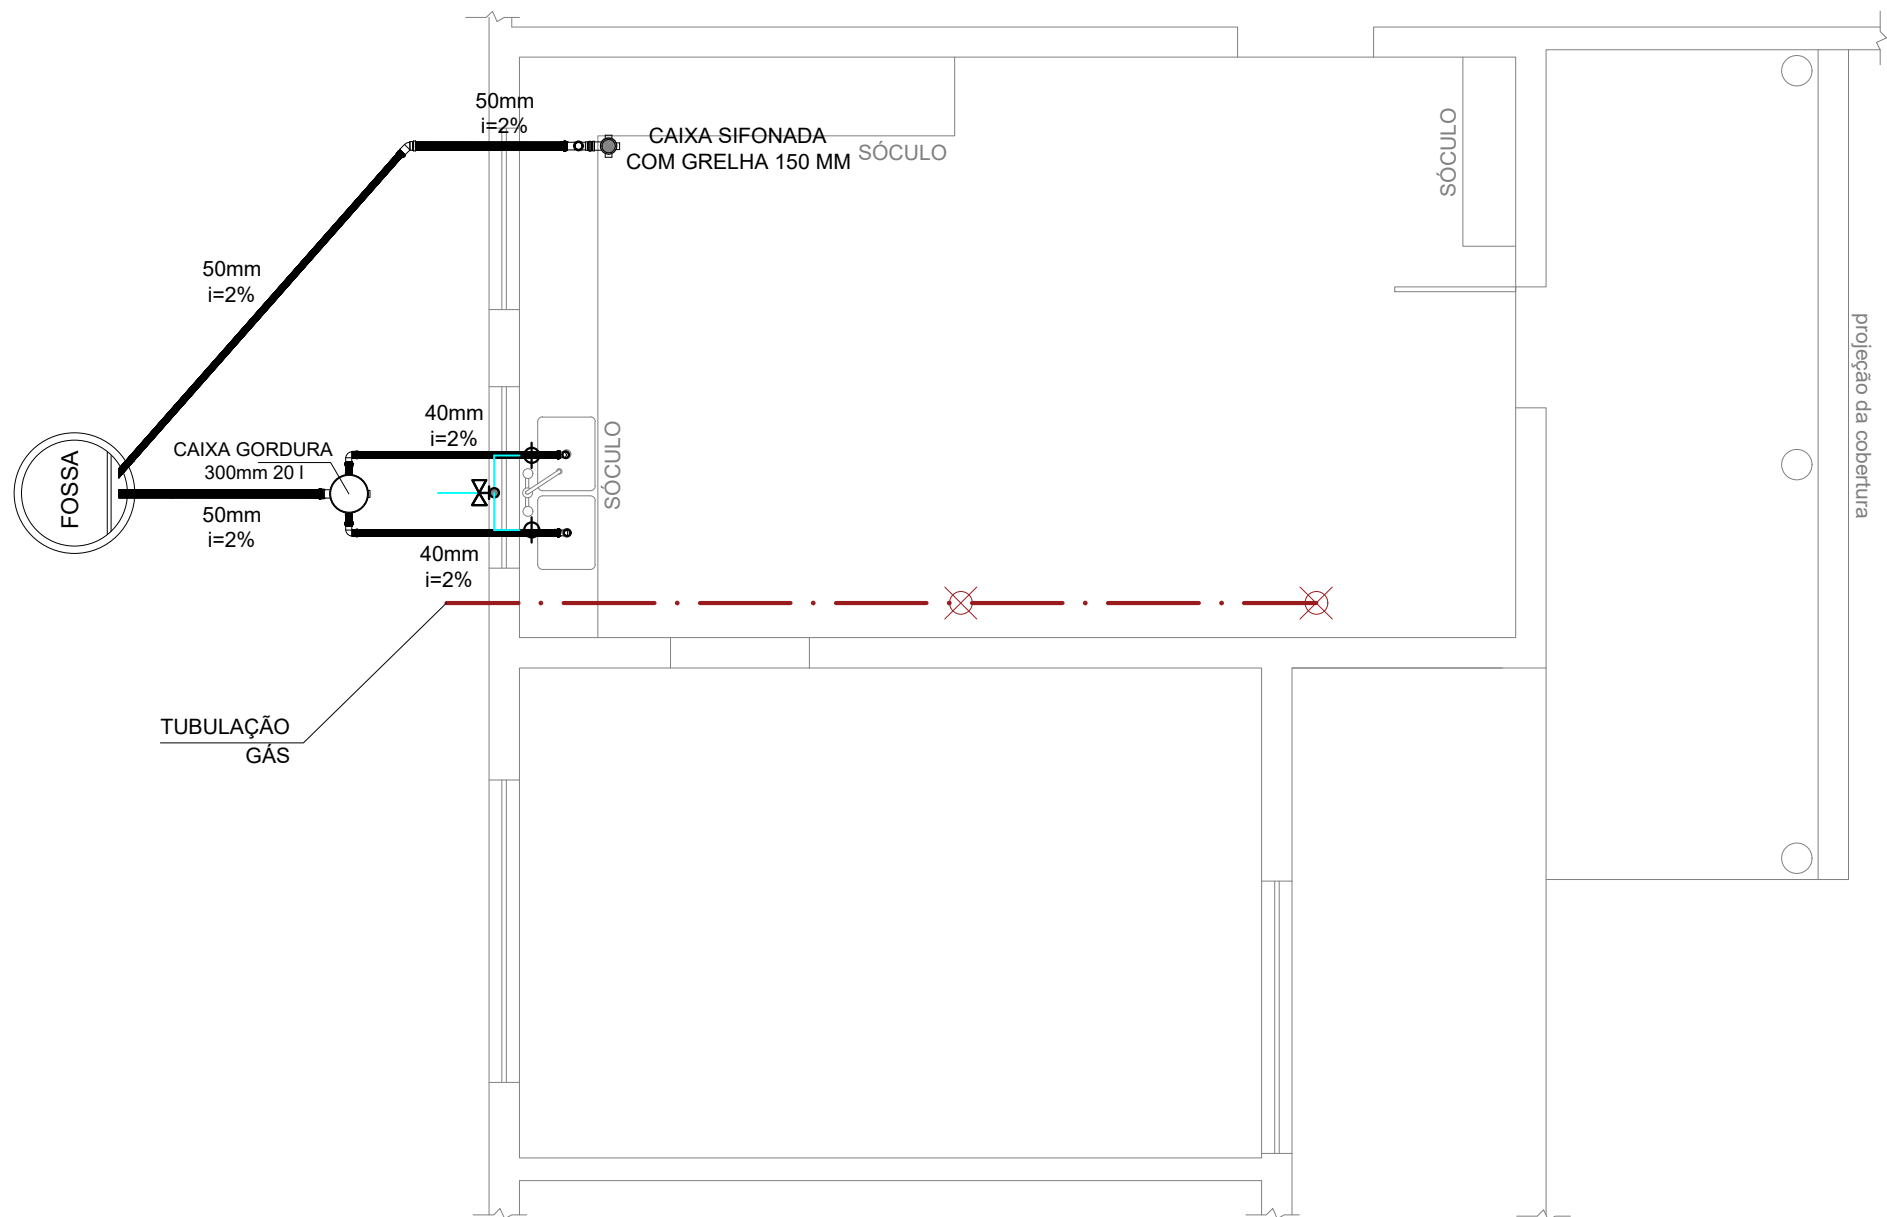
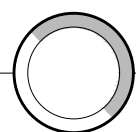


PROJETO HIDROSANITARIO E GÁS

Escala: 1/50

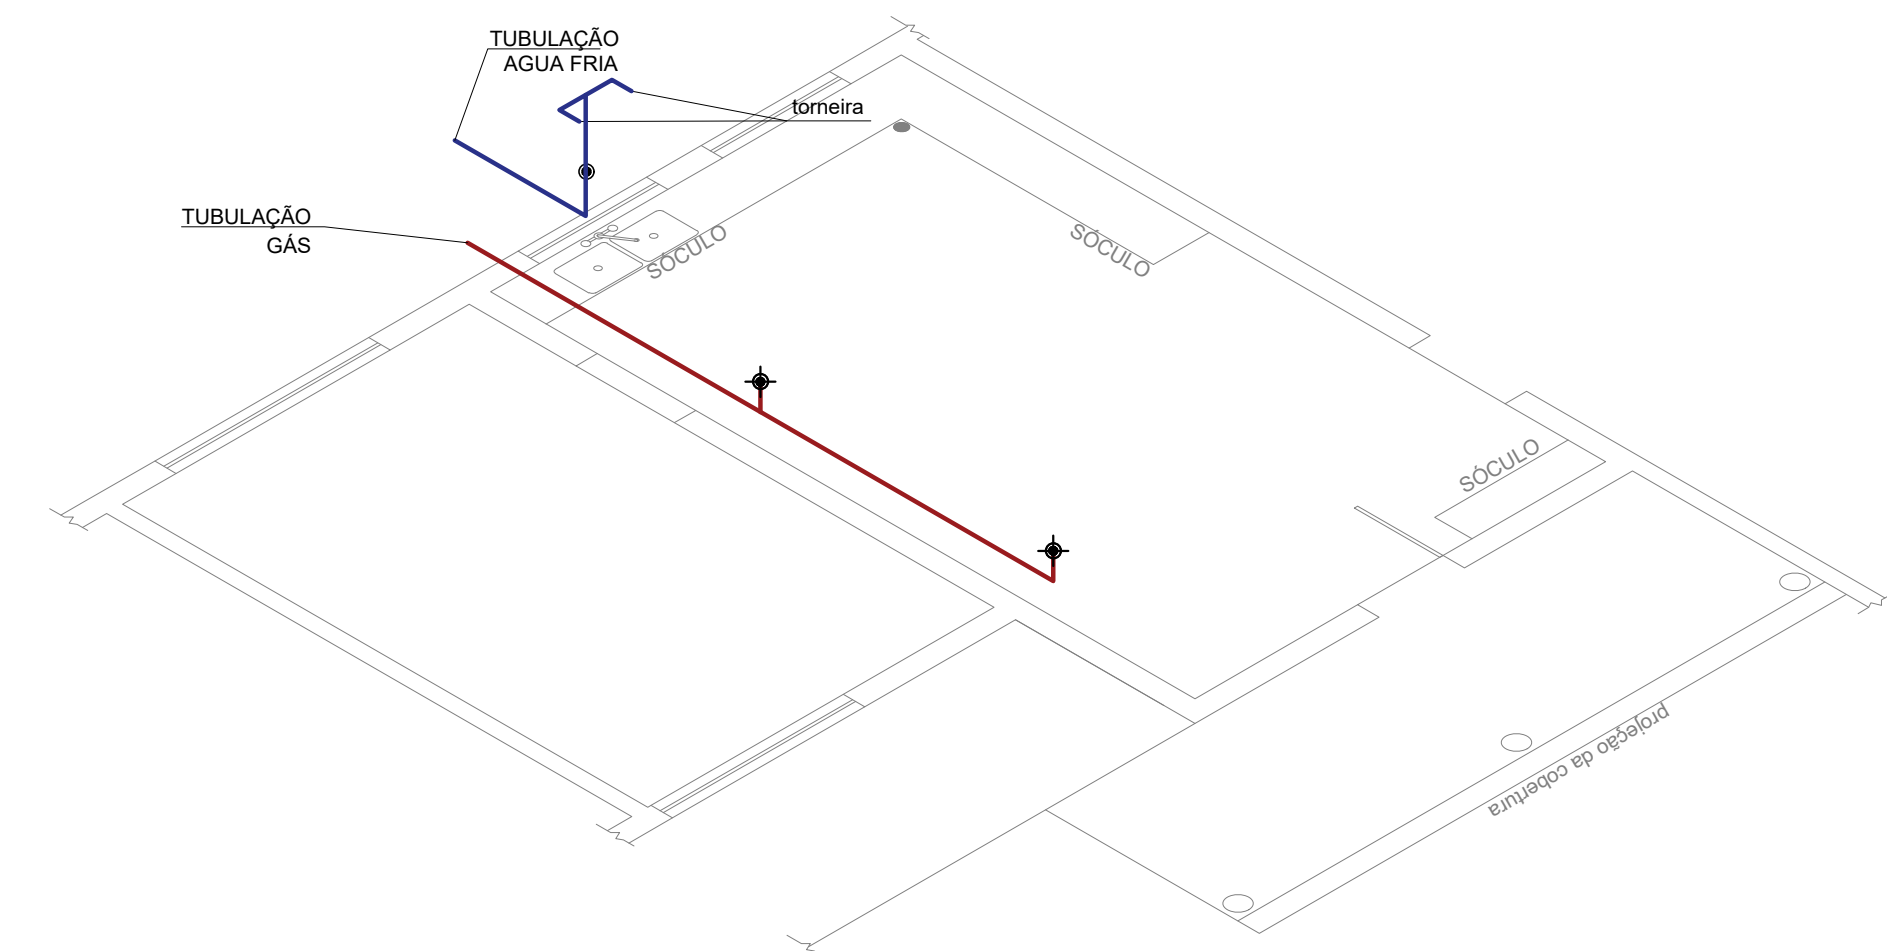

ESTEREOGRAMAS

Escala: 1/50

SIMBOLOGIA ÁGUA - ESC 1/50	
SUBIDA/DESCIDA DE CANOS	•
REGISTRO GAVETA	•
TORNEIRA	•
CANO NA PAREDE	—
CANO NO PISO	—
TUBULAÇÃO DE GÁS NO PISO	—
PONTO DE CONSUMO COM REGULADOR DE PRESSÃO	•

ESTEREOGRAMA	
REGISTRO GAVETA	•
CANO DE ÁGUA FRIA	—
TUBULAÇÃO DE GÁS	—
REGULADOR DE PRESSÃO (GÁS)	•



PREFEITURA MUNICIPAL DE MOSTARDAS

RUA BENTO GONÇALVES, Nº1020, FONE (51) 367 311 66

OBRA:	ESCALA:	ÁREA:	FORMATO:
Reforma da cozinha da escola Nossa Senhora Aparecida	Escala Indicada	92 m²	A0

DISCRIMINAÇÃO:	REVISÃO:	PRANCHA:
VIDE PRANCHA	R.00 R.00 R.00 R.00	04/04

PROJETO COZINHA DA ESCOLA NOSSA SENHORA APARECIDA

ENDEREÇO:	Prefeito Municipal
BR 101 BAIRRO: LOCALIDADE DA SOLIDÃO MOSTARADAS/ RS	Moisés Batista Pedone de Souza
COLABORAÇÃO:	RESP. TÉCNICO:
DATA:	Engº Civil FELIPE FAVRETTO, CREA-RS: 222320
SETEMBRO/2020	