


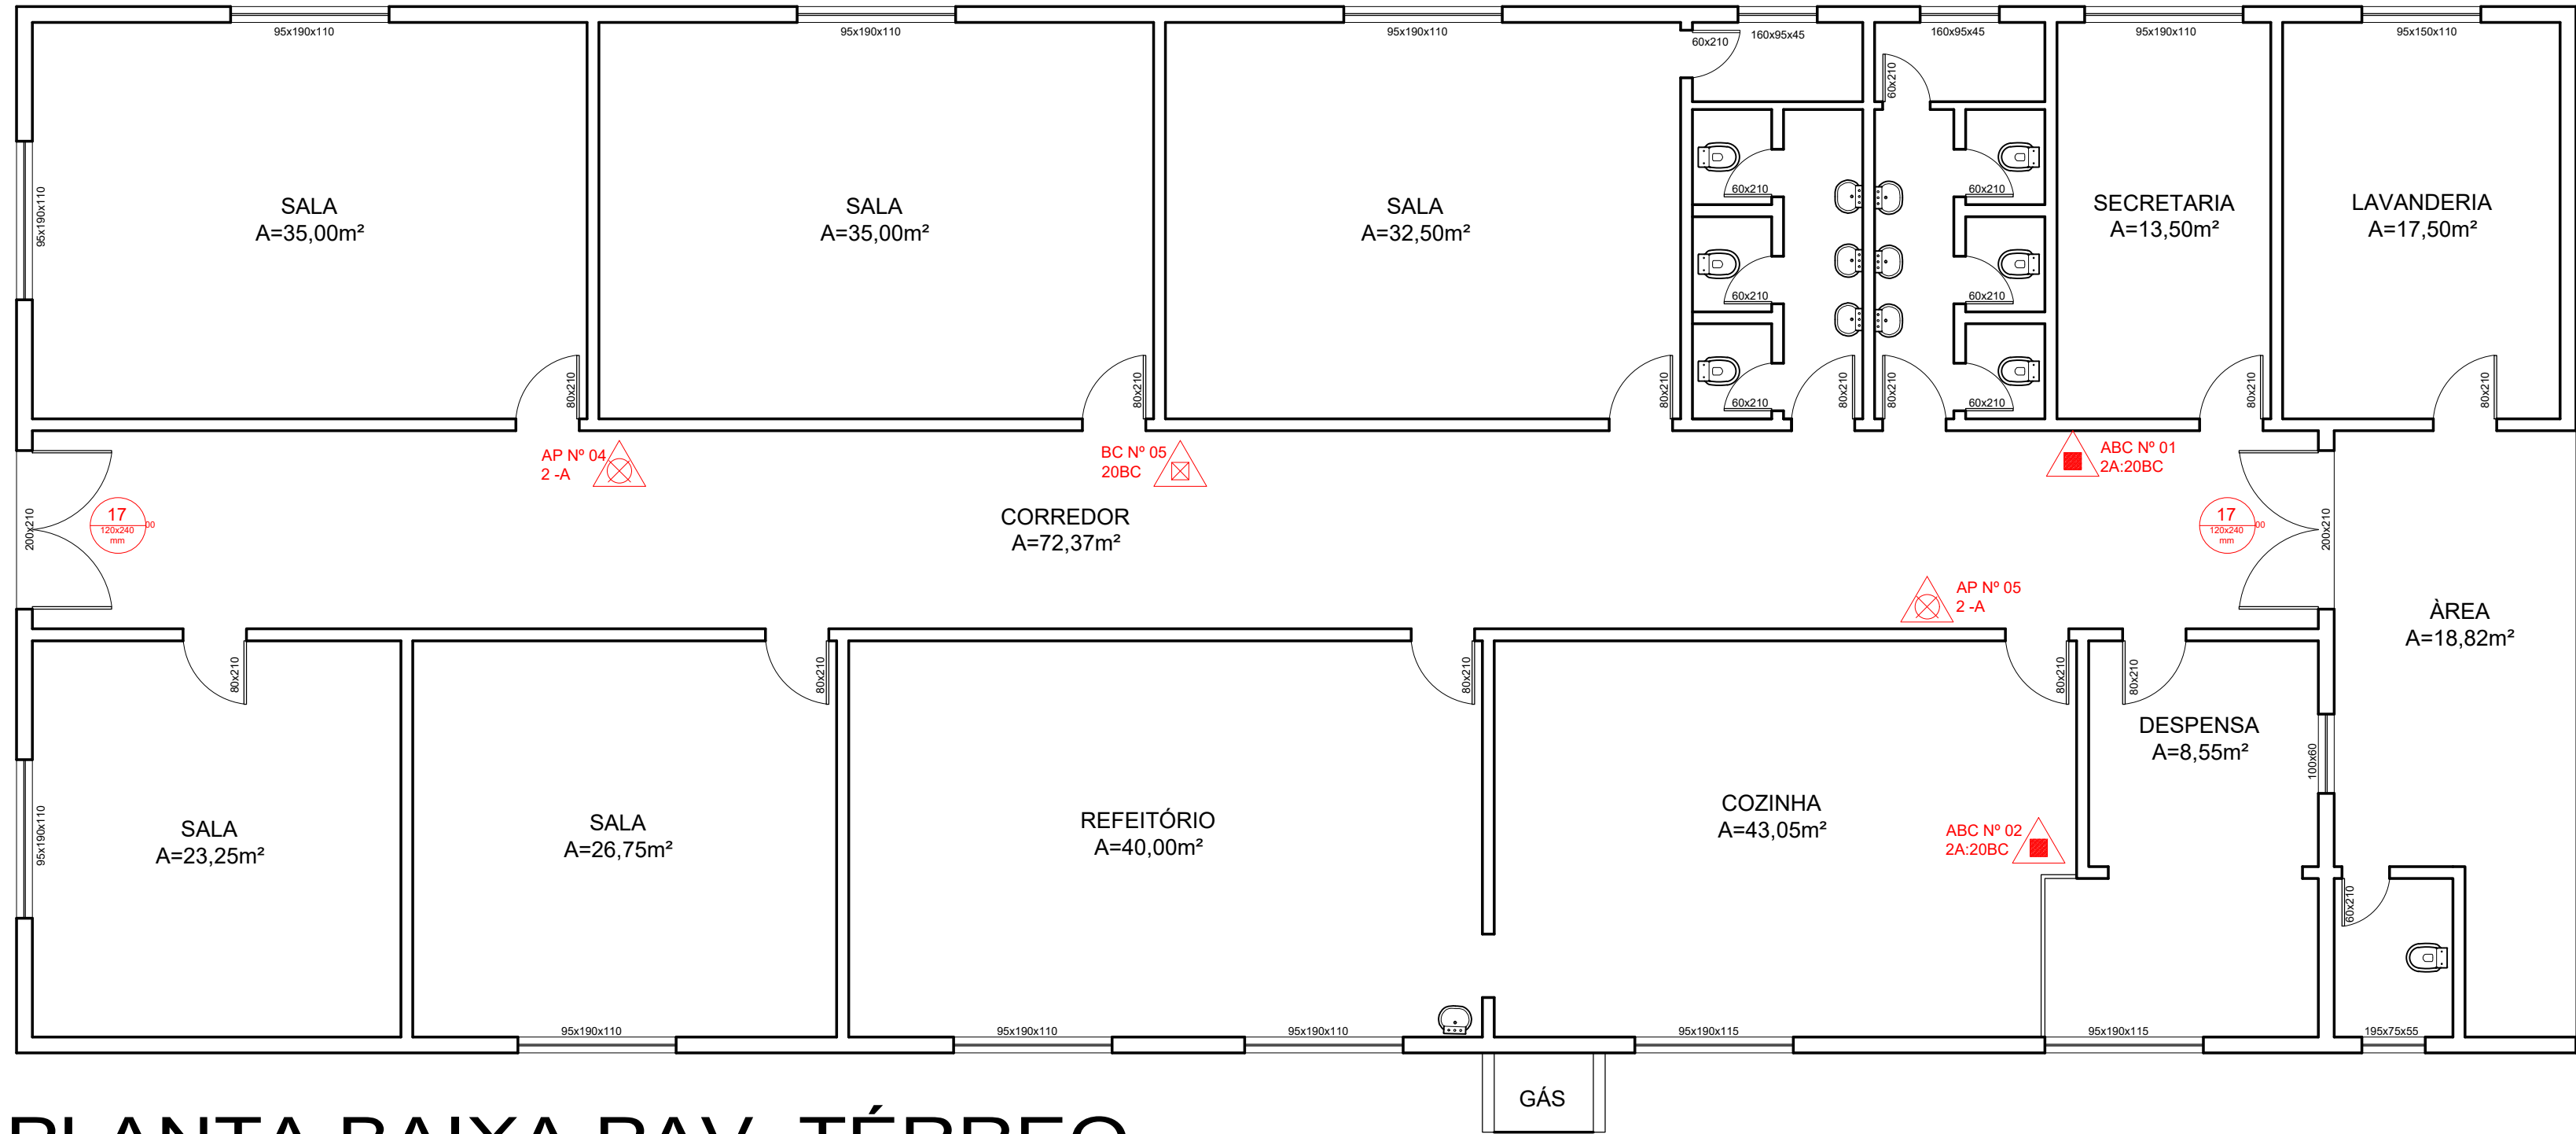

PLANTA BAIXA PAV. TÉRREO
Esc 1:75

LEGENDA		
	Extintor Tipo Espuma	
	Extintor Pó Tipo BC	
	Extintor Tipo CO2	
	Extintor Tipo Água Pressur.	
	Extintor Pó Tipo ABC	
LEGENDA SINALIZAÇÃO FOTOLUMINESCENTE		CÓDIGO
	Proibido Fumar	1
	Indicação Sentido de Saída	13
	Indicação Sentido de Saída	13
	Indicação Sentido de Saída Escada	16
	Indicação de Saída Sobre Porta	17
	Risco de Choque Elétrico	9
Ponto de Luz Blocos Autônomos 30 LED's - 2W. Altura de instalação: 2,5 m		
Luminária de Emergência Bloco Autônomo 2x 55w Altura de instalação: 3 m		
Rota de Fuga - Direção		
Saída Final		
Vaso Sobre Pressão - Caldeira		
Hidrante Duplo		
Hidrante Simples		
Tubulação para Hidrante		
Bomba de Recalque de água		
Reserva de incêndio		
GLP		
ACIONADOR MANUAL		
AVISADOR SONORO SIRENE		
CENTRAL DE DETECÇÃO E ALARME		
GERADOR		
DETECTOR AUTOMÁTICO		
ACESSO A VIATURA		

	PPCI - Plano de Prevenção e Proteção Contra Incêndio		
	E.M.E.I VÓ TOTA		
	----- MOSTARDAS/RS		
PROPRIETÁRIO: -----	NATUREZA DA OCUPAÇÃO: 8512-1/00 - Educação Infantil - Pré Escola. 8511-2/00 - Educação Infantil - Creche.	ESCALA: 1:125	
RESPONSÁVEL TÉCNICO: ARQ. SENDY NACHTIGAL RAMOS CAU A155744-0	ÁREA TOTAL: 426,36m²	DATA: 30/08/2021	
		PRANCHIA: A1-01	