

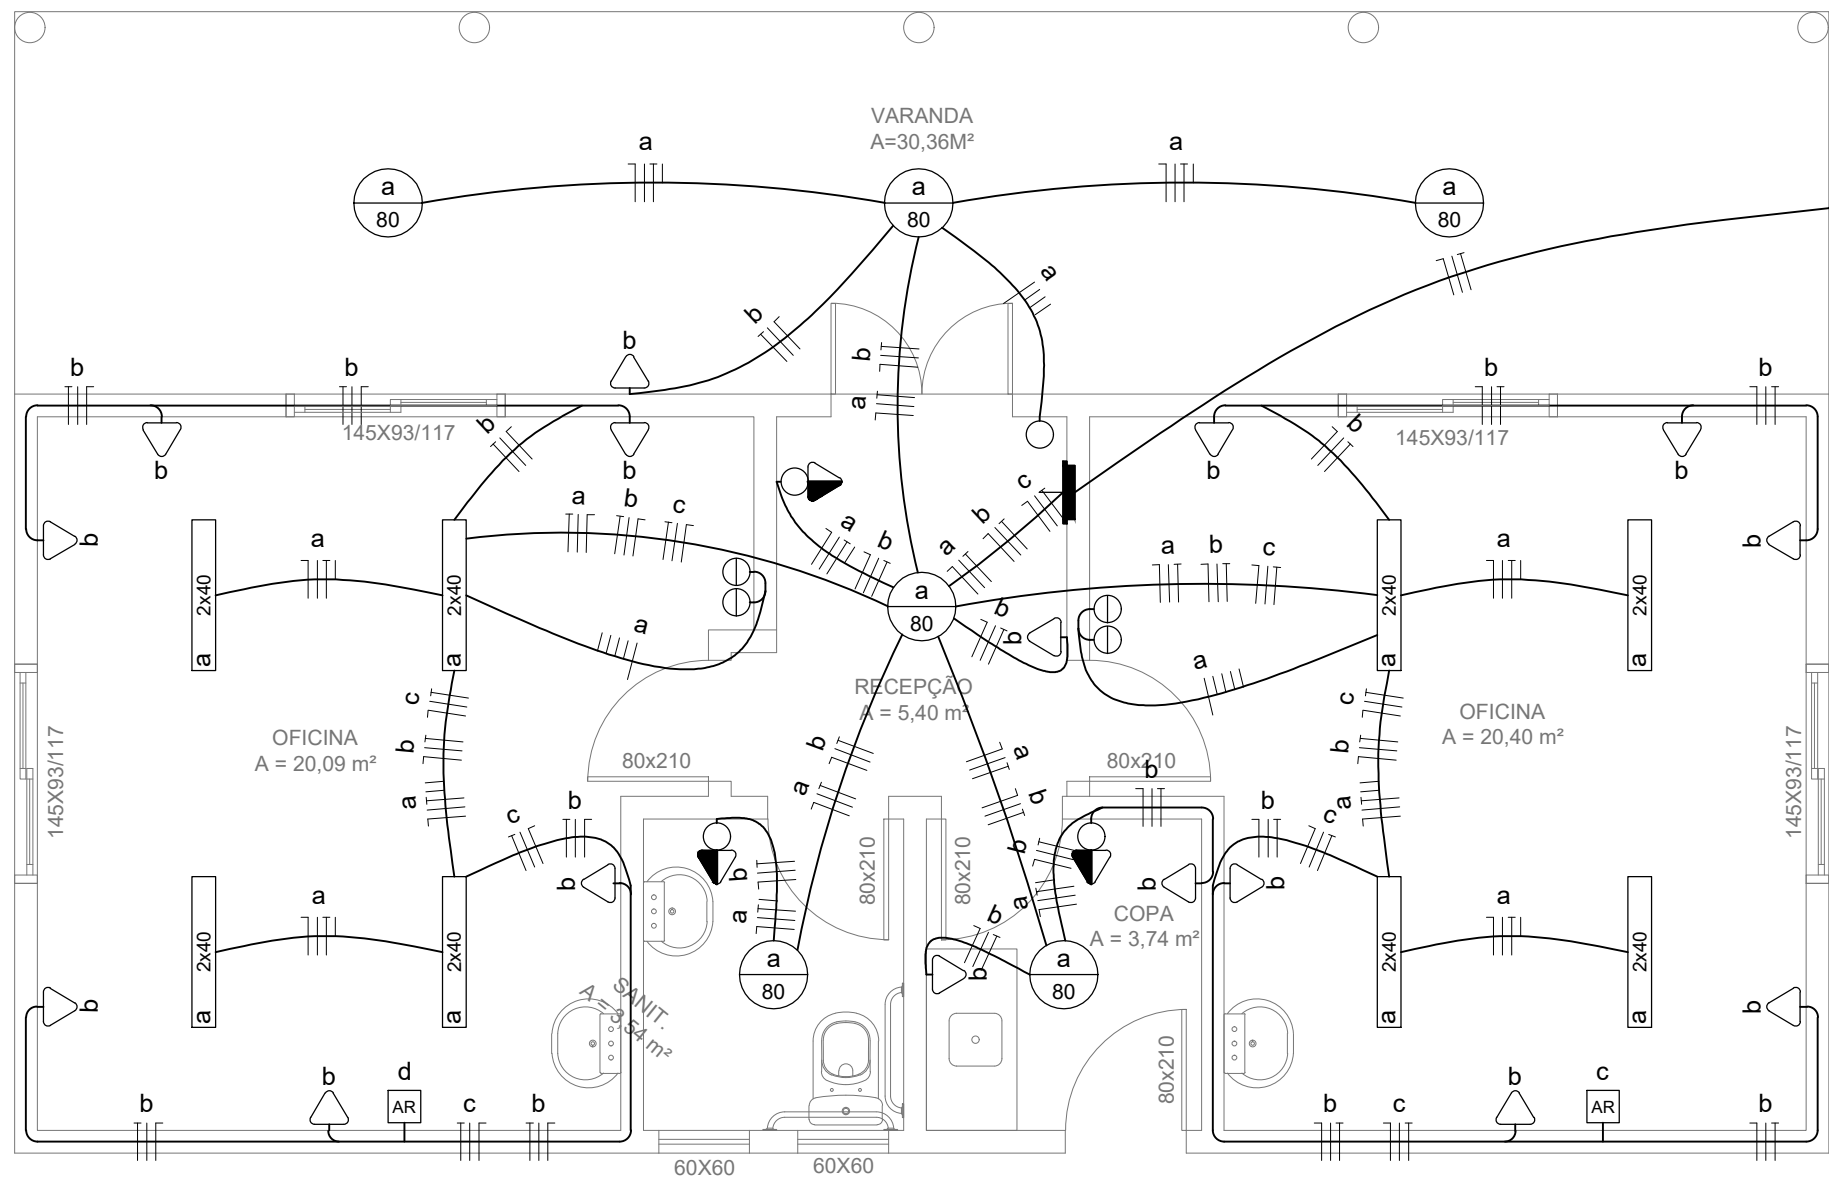
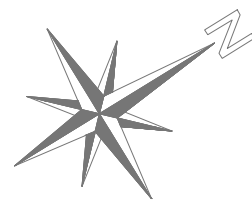


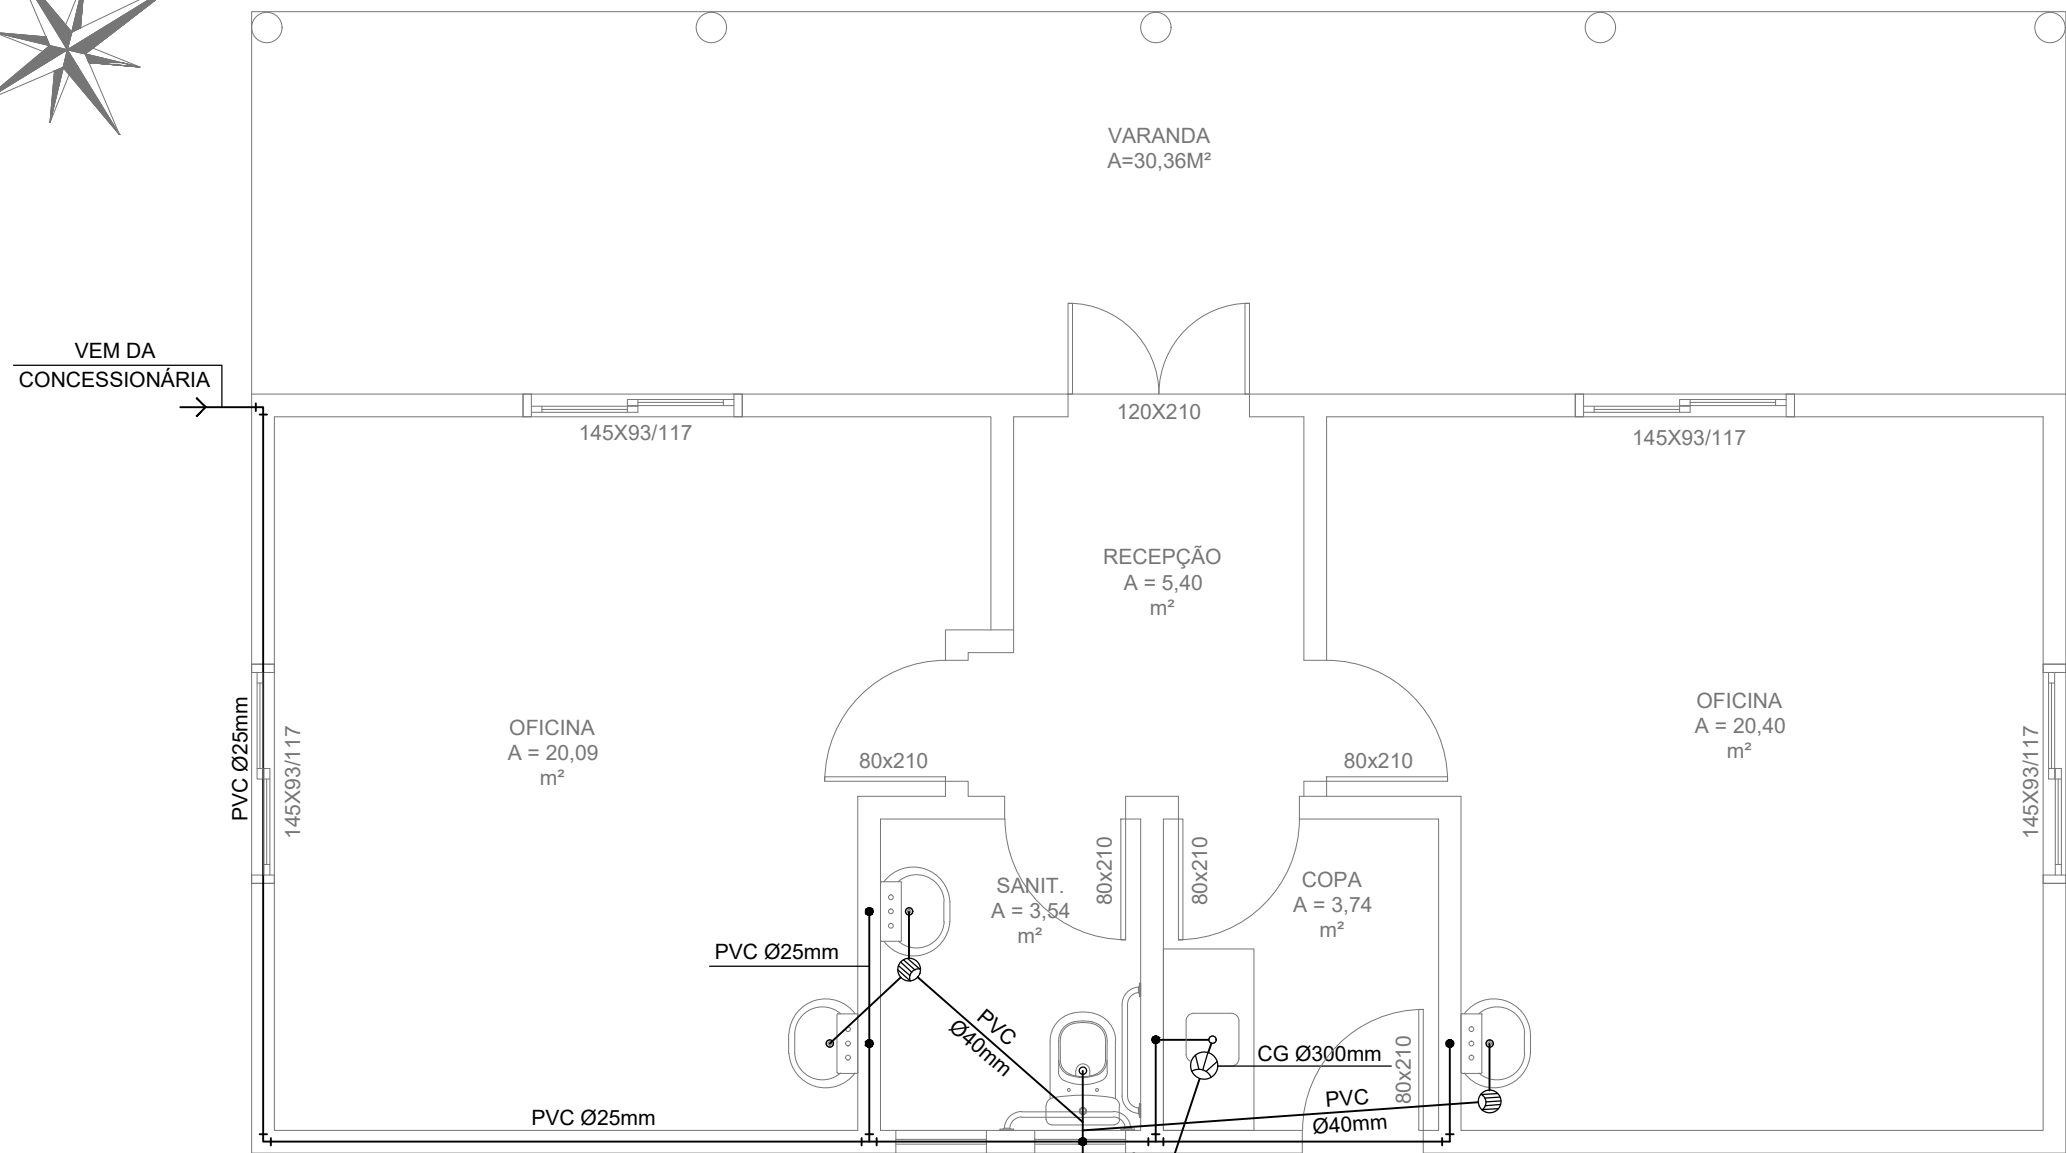

LEGENDA	
	PONTO DE LUZ NO TETO.
	PONTO DE LUZ FLUORESCENTE NO TETO.
	TOMADA h=0.30m, TOMADA h=1.10m
	INTERRUPTOR C/ TOMADA.
	INTERRUPTOR SIMPLES, DUPLO, TRIPLO.
	TOMADA AR CONDICIONADO.
	C.D.-CAIXA DE DISTRIBUIÇÃO ATERRADA.
	ELETRODUTO CONDUTOR: NEUTRO, FASE, TERRA, RETORNO.

QUADRO DE CARGAS						
CIRCUÍ.	LÂMPADAS (W)	TOMADAS (W)	AR COND. (W)	POTÊNCIA (W)	DISJUNTORES (A)	CONDUTORES mm²
a	1120	----	----	1120	10	1,5
b	----	1600	----	1600	10	2,5
c	----	----	200	200	10	2,5

PLANTA BAIXA - PROJETO ELÉTRICO
ESCALA 1/50

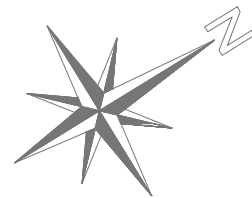

LEGENDA	
	CAIXA DE GORDURA
	RALO SIFONADO
	CONDUTOR DE ESGOTO
	CONDUTOR DE ÁGUA

PLANTA BAIXA - PROJETO HIDROSSANITÁRIO
ESCALA 1/50



PREFEITURA MUNICIPAL DE MOSTARDAS

RUA BENTO GONÇALVES, Nº1020, FONE (51) 367 311 66

OBRA:	ESCALA:	ÁREA:	FORMATO:
REFORMA DOS PRÉDIOS DO CRAS	INDICADA	160,96 m²	594x840

DISCRIMINAÇÃO:	REVISÃO:	PRANCHA:
Plantas Baixas - Instalações Elétricas e Hidrossanitárias	R.00	02/02

ENDEREÇO:

RUA: ANA AMALIA LEITE, N° 406

BAIRRO: CENTRO

MOSTARDAS/ RS

COLABORAÇÃO:

DATA:

NOV/2018

VICE PREFEITO MUNICIPAL

MARNE MATEUS VITORINO DE SOUZA

RESP. TÉCNICO:

Engª Civil FERNANDA MORAES SOARES

CREA-RS: 221010